



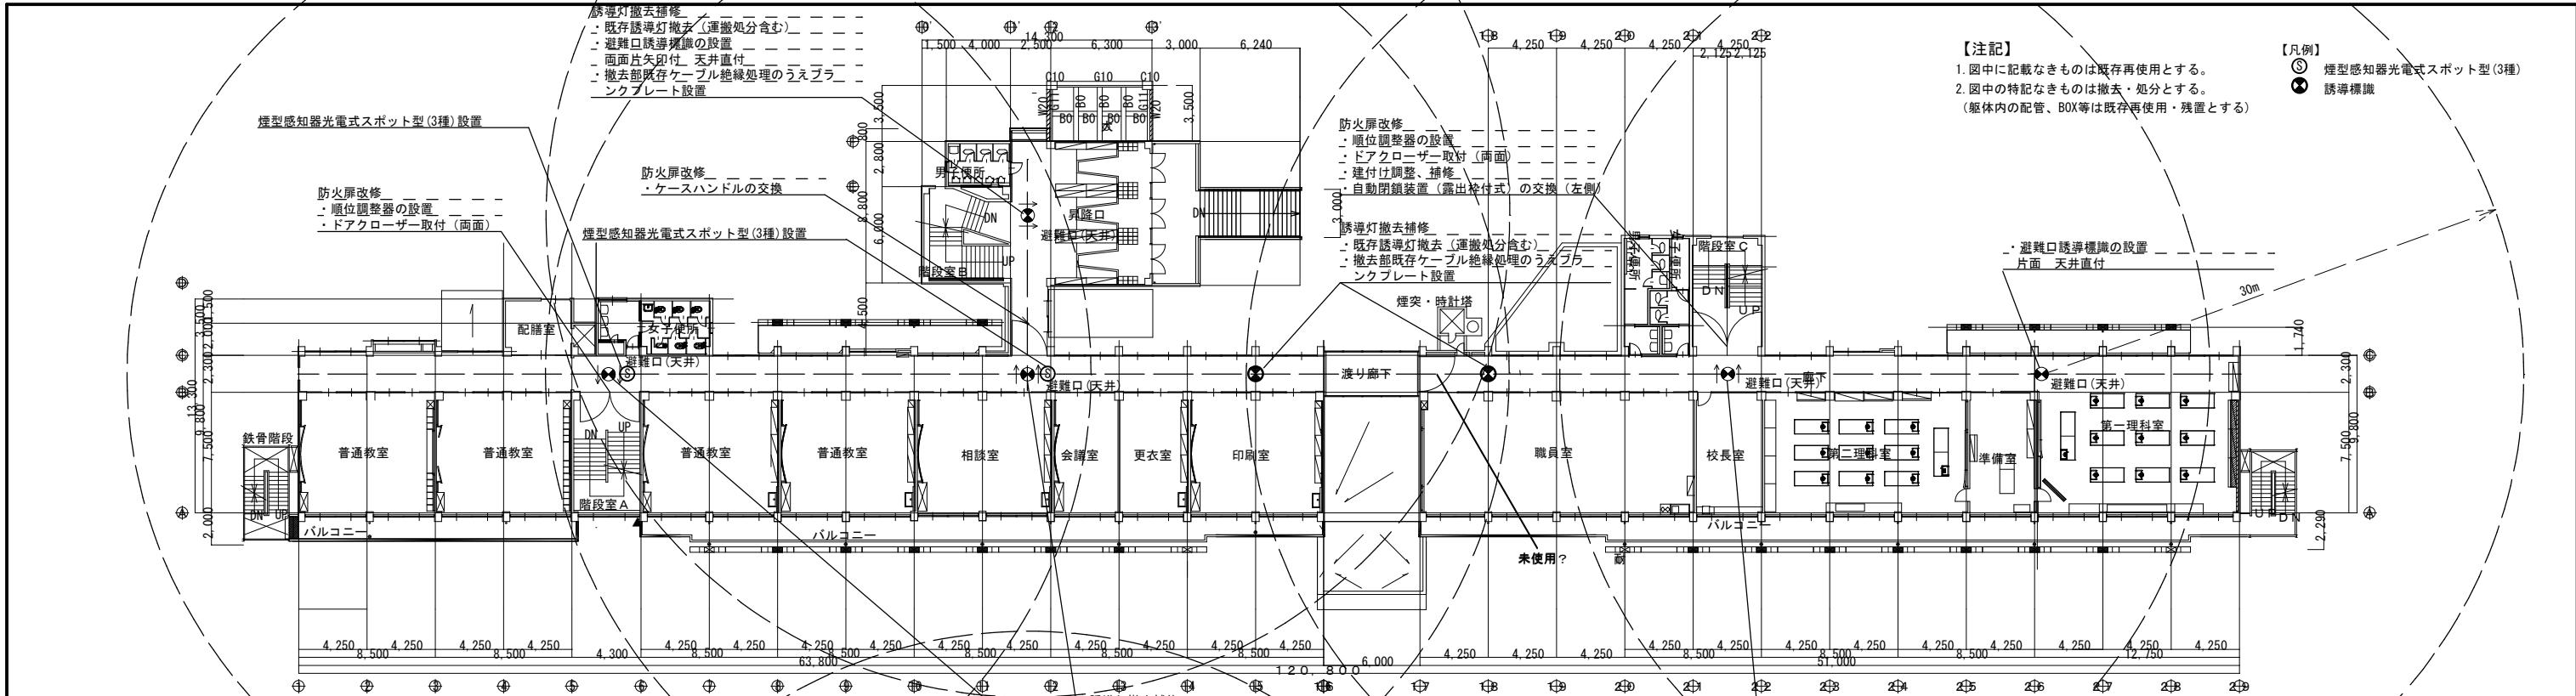

2階平面図

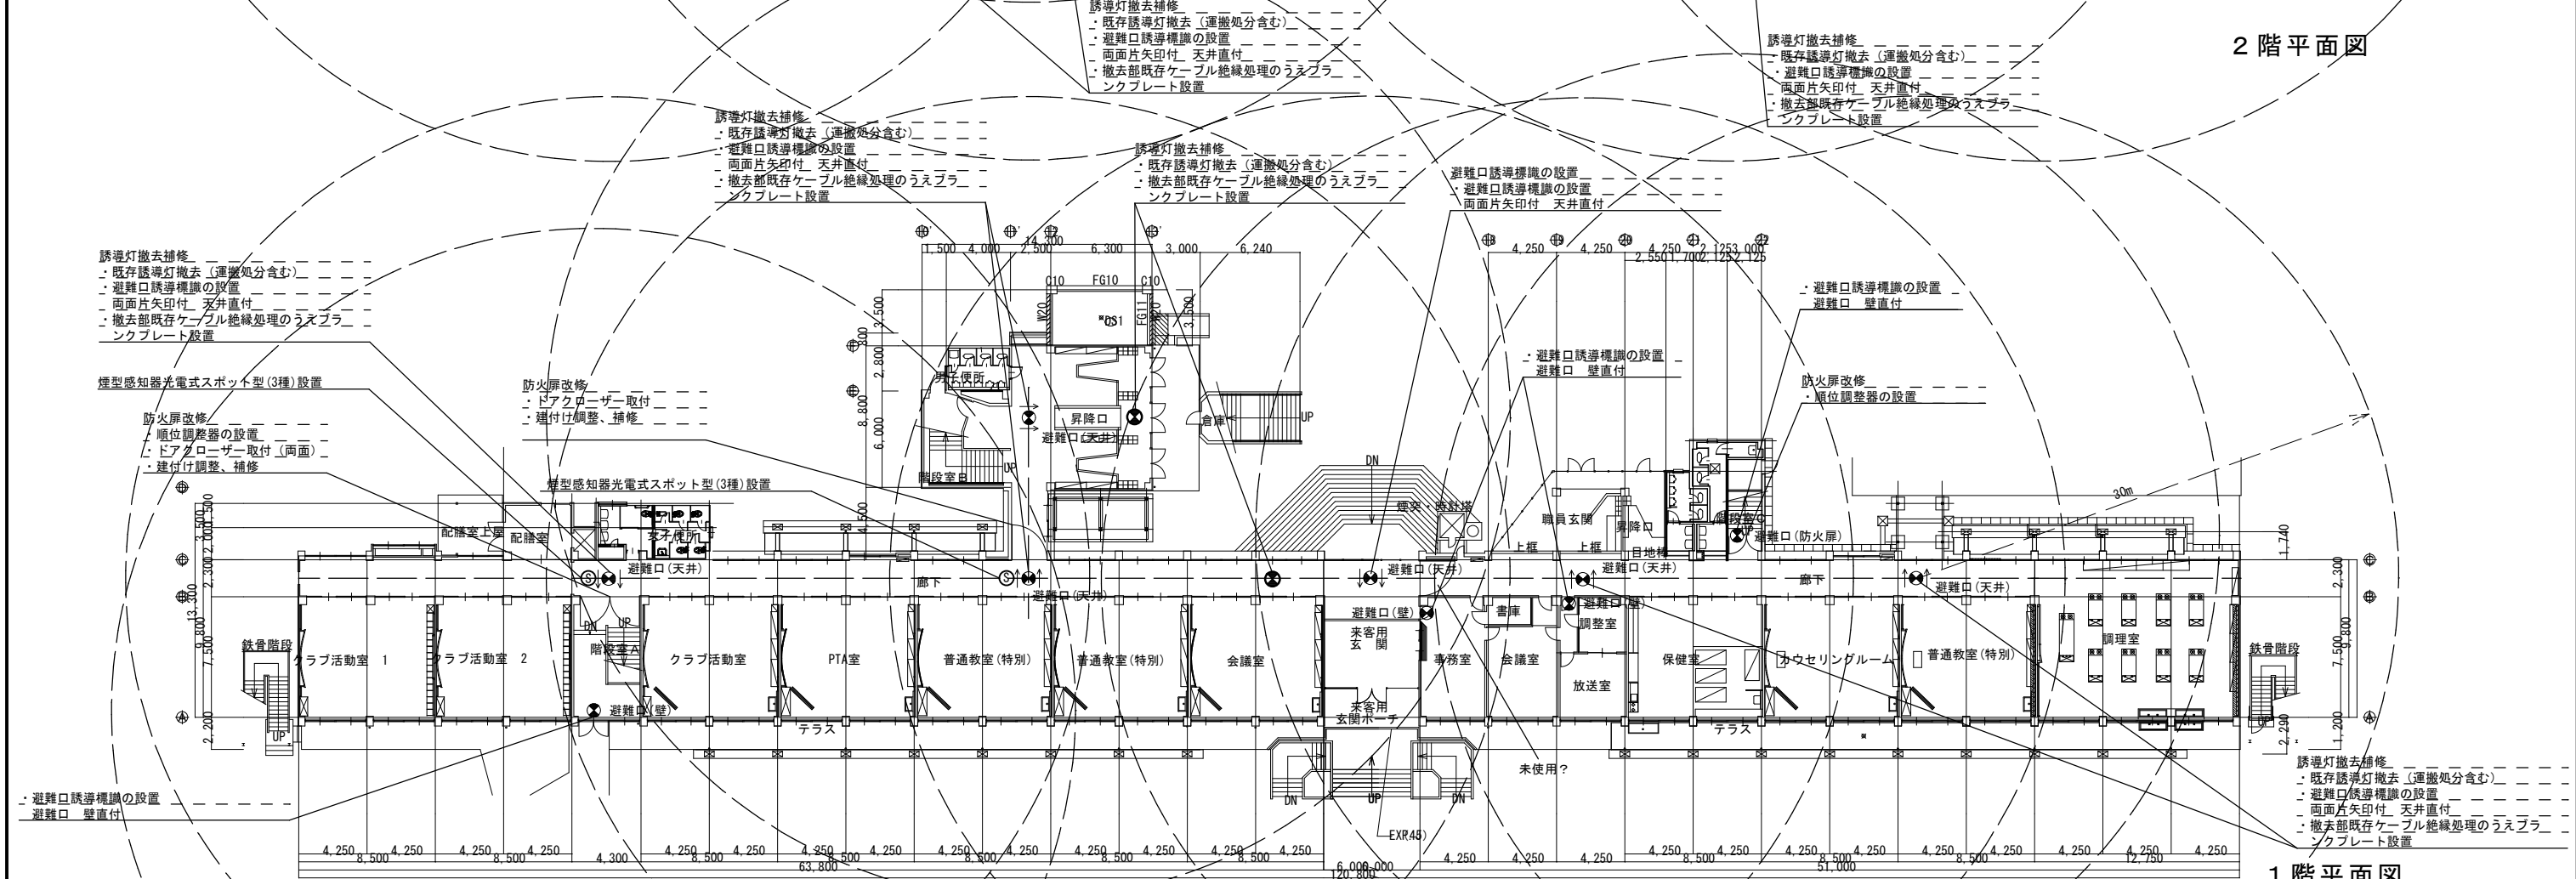

1階平面図

工事名称		図面名称	縮尺	番号
土浦第二中学校消防設備改修工事		1,2階平面図		